

燕趙園飲食棟客室エアコン更新工事

図面リスト		
図面番号	図面名称	縮 尺
M－01	表紙・図面リスト	—
M－02	機械設備工事特記仕様書（1）	—
M－03	機械設備工事特記仕様書（2）	—
M－04	配置図、付近見取図	1／1000
M－05	冷暖房設備 機器リスト、平面図	1／200
M－06	冷暖房設備 改修後 1階平面図	1／100
M－07	冷暖房設備 改修後 屋上平面図	1／100
M－08	動力設備 改修後 1階平面図、引込開閉器盤 結線図	1／100
M－09	動力設備 改修後 屋上平面図	1／100
M－10	冷暖房設備 撤去 1階平面図	1／100
M－11	冷暖房設備 撤去 屋上平面図	1／100



機 械 設 備 工 事 特 記 仕 様 書

I. 工事概要

1 工事場所 東伯郡湯梨浜町引地

2 建物概要

番号	建 物 名 称	構 造	階 数	建築基準法による 延べ面積 (㎡)	消防法施行令第1表第1の区分	備 考
1	飲食棟	S造	1階	618.02	() 項	
2					() 項	
3					() 項	
4					() 項	
5					() 項	

3 工事種目 (●印の付いたものが対象工事種目)

工事種目	番 号	1	2	3	4	5	屋外	備 考
● 空気調和設備								
◎ 冷暖房設備	○							
● 換気設備								
● 排煙設備								
● 自動制御設備								
● 衛生器具設備								
● 給水設備								
● 排水設備								
● 給湯設備								
● ガス設備								
● 浄化槽設備								
● 消火設備								
● さく井設備								
◎ 電気設備工事	○							
● 建築工事								

4 設備概要 (本工事における工事種目ごとの概要を示すもので、仕様を規定するものではない。)

◎ 印の付いたものを適用する。

項 目		設 備 概 要		
空 気 調 和 及 冷 暖 房 設 備	● 空気調和設備	● 単一ダクト方式 ● 各階ユニット方式 ● ダクト併用ファンコイルユニット方式		
	◎ 冷暖房設備	● ファンコイルユニット方式 ◎ パッケージ方式		
	● 暖房設備	● 温水暖房 ● 蒸気暖房 ● 温風暖房（ ● 局所式 ● 中央式 ） ● 床暖房		
	◎ 熱源	◎ 電気 ● 灯油 ● A重油 ● ガス ● バイオマス		
	◎ 主要熱源機器	● 鋼製ボイラー ● 鋳鉄製ボイラー ● 真空式温水発生機 ● 無圧式温水発生器 ● チリングユニット ● スクリュー冷凍機 ● 遠心冷凍機 ● 吸収式冷凍機 ● 直だし吸収式冷水機 ● 小形吸収式冷水機ユニット ● バイオマスボイラー ● ルームエアコン ◎ ヒートポンプパッケージエアコン（ マルチタイプ ● 有 ◎ 無 ） ● 温風暖房機 ● F F 暖房機 ● その他（ ）		
換気設備		● 第一種 ● 第二種 ● 第三種		
排煙設備		● 機械排煙（ 適用法規 ● 建基法 ● 消防法 ）		
自動制御設備		● 電気式 ● 電子式 ● デジタル式		
衛 生 設 備	● 給水設備	給水方式	● 水道直結方式 ● 高置水槽方式 ● ポンプ直送方式 ● 増圧給水方式	
		水源	● 水道水 ● 井水	
	● 排水設備	排水方式	● 自然流下 ● ポンプ排水（ ● 汚水 ● 雑排水 ● 雨水 ）	
		放 流 先	汚 水	● 公共下水道 ● 浄化槽
			雑 排 水	● 公共下水道 ● 浄化槽
			雨 水	● 公共下水道 ● 側溝 ● 河川
		浄 化 槽	処 理 方 式	● 小規模合併 ● 合併
			処理水放流先	● 排水路 ● 側溝 ● 河川
	● 給湯設備	● 局所式（ ● ガス ● 油 ● 電気 ） ● 中央式（ ● 油 ● ガス ● 電気 ）		
	● 消火設備	● 屋内消火栓 ● 屋外消火栓 ● 連結送水管 ● 連結散水 ● スプリンクラー ● 泡消火 ● 粉末消火装置 ● 不活性ガス消火（ ● 窒素 ● 窒素系 ● ） ● ハロゲン化物消火		
● ガス設備		● 都市ガス（ MJ/Nm3 ） ● 液化石油ガス		

Ⅱ. 特記仕様

1 一般事項

- (1) 現場説明書、質問回答書、特記仕様書及び図面に記載されていない事項は、すべて国土交通省大臣官房官庁営繕部監修の標準仕様書等のうち、
- ◎ 印の付いたものによる。
 - ◎ 公共建築工事標準仕様書（機械設備工事編）（令和7年版）（以下「標準仕様書」という。）
 - ◎ 公共建築改修工事標準仕様書（機械設備工事編）（令和7年版）（以下「改修標準仕様書」という。）
 - ◎ 公共建築設備工事標準図（機械設備工事編）（令和7年版）（以下「標準図」という。）
- (2) 国土交通省大臣官房官庁営繕部監修の「機械設備工事監理指針（令和7年版）」（以下「監理指針」という。）を適用する。
- (3) 電気設備工事及び建築工事を本工事に含む場合、電気設備工事及び建築工事はそれぞれの標準仕様書等及び監理指針を適用する。

2 特 記 事 項

- (1) 項目は番号に ○ 印の付いたものを適用する。
- (2) 特記事項のうち選択する事項は ◎ 印の付いたものを適用する。
- ◎ 印の付かない場合は、※ 印の付いたものを適用する。◎ 印と※ 印の付いた場合は両方を適用する。
- (3) 一般共通事項のうち (1、2、3、11、12、14、15、16、17、18、36) 項は、● 建築 ● 電気設備 工事特記仕様書による。

一般共通事項

①官公署その他への手続

②電気保安技術者

③工事安全計画書等

④発生材の分析及び処理

⑤機材等

⑥機材の品質・性能証明

⑦機材の承諾図

⑧図形等の表示

⑨機器の能力・容量等

⑩技能士の適用

⑪施工図等

⑫完成写真等

特記事項

工事の施工に伴い必要な官公署その他への手続き、検査に必要な資機材、労務等を提供する。
事業用電気工作物に係る工事の電気保安技術者は、電気主任技術者の業務を補佐する監督職員の指示に従い、当該現場における電気工作物の保安業務を行うものとする。
なお、電気保安技術者の資格は標準仕様書第1編第1章第3節1. 3. 2によるものとし、一般用電気工作物に係る工事についても、事業用電気工作物の場合と同様の業務を行うものとする。（施設契約電力： kW）
建設工事公衆災害防止対策要綱及び建築工事安全施工技術指針を参考に工事安全計画書を作成し監督職員に提出する。
引渡しを要するもの
※ 無し ● 有り（ ）
引渡しを要するもの以外は、構外搬出適切処理とする。
特別管理産業廃棄物
※ 無し ● 有り（ ● 石綿含有廃棄物 ● PCB使用機器 ● ）
● 本工事において該当の有無を調査する
アスベスト含有設備資機材（ガスケット、パッキン、たわみ継手等の石綿含有廃棄物）は関係法令に従い適切に処理を行う。
PCB使用機器は関係法令等に従い適切に処理する。
撤去予定機器の微量PCB分析 ※ 無し ● 有り
再生資源化を図るもの
※ 無し ● 有り（ ● コンクリート塊 ● アスファルトコンクリート塊 ● ）
本工事に使用する機材等は、設計図書に定める品質及び性能の他、通常有すべき品質及び性能を有するものとする。
使用する機材等が、設計図書に定める品質及び性能を有することの証明となる資料を、監督職員に提出する。
ただし、JIS・JAS又は「給水装置の構造及び材質の基準に関する省令」に適合し、認証機関のマークのある機材を使用する場合及びあらかじめ監督職員の承諾を受けた場合は、証明となる資料の提出を省略することができる。
ただし、標準仕様書に規定される製作図、試験成績等は除く。
機械設備工事機材承諾図様式集（令和7年版）を参考とするほか、監督職員の指示による。
機器類は、図示する形状、配管などの取出し位置及び製造品番により、特定製造者の製品を指示、限定しない。
機器類の能力、容量等は、原則として図面に記載されている値以上とする。
電動機出力、燃料消費量等は、原則として図面に記載されている値以下とする。
下記により適用する技能士は、適用する工事作業中、1名以上の者が自ら作業をするとともに他の技能者に対して施工品質の向上を図るための作業指導を行う。また、そのものが技能士であることが分かる名札（下図参考）を常時着用する。
◎ 配管 （ ● 1級 ◎ 2級 ） ◎ 熱絶縁施工 （ ● 1級 ◎ 2級 ）
◎ 冷凍空調調和機器施工 （ ◎ 1級 ● 2級 ） ● 建築板金 （ ● 1級 ● 2級 ）
《技能士名札参考図》

共通事項

- ⑬ 完成图等

- #### 14 他工事との取合

- ⑮ 工事用水・電力・その他
⑯ 表示板

- ⑪ 足場

- ⑮ 工事用仮設物

- 19 土工事

- ## ②② 保温工事

次の図書を工事の完成引渡し時に監督職員に提出する。

区 分	名 称	部 数
※ 完成図原図	完成図 ● 原紙 ※ C A Dデータ ※ P D Fデータ 施工図 ● 原紙 ※ C A Dデータ ※ P D Fデータ	※ 1 部 ● 部
※ 完成図 2つ折製本	◎ 完成図 ◎ 完成図（縮小版） ◎ 施工図 ◎ 施工図（縮小版）	※ 2 部 ● 部
※ 完成図書 ※ 市販ファイル（A4版） ● 黒表紙製本（A4版）	※ 完成図（縮小版） ※ 主要機器図 ※ 試験成績書 ※ 保証書（写し） ※ 官公署の届出書類（写し）	※ 2 部 ● 部
※ 保守用説明書 （A4版ファイル）	※ 保守に関する指導案内書 ※ 主要機器一覧表 ※ 機器取扱説明書	※ 2 部 ● 部
※ 保証書（原本）		1 部
※ 官公署の届出書類（原本）		1 部
※ 原因ケース・製本図面の背景紙に「施設コード・部局名称」ラベルを貼り付ける。		

他工事との取り扱い		建 築	電気設備	機械設備
● コンクリート壁、床、梁貫通部	スリーブ・箱入	●	●	※
	補 強	※	●	●
● 鉄骨造の開口及び補強		※	●	●
● 照明器具・幹線等の吊りボルト用インサート（くぎ処理共）		●	※	●
● 軽量鉄骨壁のボックス取付用下地		●	※	●
● 埋込分電盤・端子盤・プルボックスの仮枠及び埋込部分の補強	仮 枠	●	※	●
	補 強	※	●	●
● O Aフロア・フリーアクセスフロアの切込み及び補強		※	●	●
● 埋込形機器取付用の天井・壁の切込加工及び下地の補強	切 り 込 み	●	●	※
	補 強	※	●	●
● 自動開閉装置を取付けける防火戸の切込み、補強及びドアクローザ、フロアヒンジ		※	●	●
● 電気室、自家発電室などの基礎及びビット（蓋を含む）		※	●	●
● 天井点検口		※	●	●
● 機器類のコンクリート基礎	屋内・屋外設置	●	●	※
	屋 上 設 置	※	●	●
● 機器付属の制御盤及び操作盤から機器までの配線		●	●	※
● 機器用コントロールスイッチ（空調機、給湯器等）の取付及び配線		●	●	※

本工事に必要な工事用電力、水及び諸手続きなどの費用はすべて受注者の負担とする。

設ける。(寸法等は下図による。建築工事、電気設備工事等と一括して表示する。)

※ 工事表示板

- お願い表示板

Figure 1 shows two examples of site signs. The left sign is for 'Building Work' (建築工事中) and the right sign is for 'Traffic Sign' (御通行中の皆様へ). Both signs are white with black text and a black border. The 'Building Work' sign includes a blue circle with a white 'B' and a black arrow pointing right. The 'Traffic Sign' sign includes a blue circle with a white 'T' and a black arrow pointing right. The signs are mounted on a white post. The background is a light gray grid.

記入要領

1. 書体は角ゴシックとする。
2. お願い表示板は平易な表現及び内容とし、監督職員が指示するものとする。

「手すり先行工法等に関するガイドライン」に基づく足場の設置にあたっては、同ガイドラインの別紙1「手すり先行工法による足場の組立て等に関する基準」における2の(2)手すり据置き方式又は(3)手すり先行専用足場方式により行う。

構内に作ることが ※ 出来る

(ア) 埋め戻し土 ● 根切土のなかの良質土 (● コンクリート管以外の管の周囲は山砂の類)

- 山砂の類（

● 真砂土 (

(イ) 建設発生土処分

- 構外に搬出
- 構内指定場所に敷ならし
- 構内指定場所に堆積

配管、ダクト類の保温種別等は、下記若しくは図示による。

給水管	(● ロックウール)	グラスウール	● ポリスチレンフォーム
● 蒸気管	(● ロックウール)	● グラスウール	● ●
● 給水管	(● ロックウール)	● グラスウール	● ポリスチレンフォーム
● ●	● 保温チューブ (厚さ② t)	● ●	● ●
● 排水管	(● ロックウール)	● グラスウール	● ポリスチレンフォーム
● ●	● ●	● ●	● ●
◎ 空調用ドレ管	(● ロックウール)	◎ グラスウール	● 保温チューブ (厚さ② t)
◎ 冷媒管	(◎ 冷媒用断熱被覆鋼管 (JCDA-0009)	● ●	()
● 給湯管	(● ロックウール)	● グラスウール	● 保温チューブ (厚さ② t)
● 消火管	(● ロックウール)	● グラスウール	● ポリスチレンフォーム
● ダクト	(● ロックウール)	● グラスウール	● ●
● ●	● ●	● ●	● ●
● 燃焼熱源等機械室内の配管	(● ロックウール)	● グラスウール	()
● 全熱交換機の機器外側ダクト	(● 給気側)	● 排気側	()は保温 (グラスウール25mm厚) する。
◎ 冷媒管の保温外装	屋 内 (● 樹脂製化粧ケース)	● 合成樹脂製シート	● 塗装亜鉛系めっき鋼板
● ●	屋 外 (● 樹脂製化粧ケース)	◎ S 鋼板	● ●

工 事 名 燕趙園飲食棟客室エアコン更新工事	図 名 機械設備工事特記仕様書（１）	縮 尺			管理建築士	査 図	担 当	作 図	作 図	 株式会社 ティビーエム（ティビーエム環境設備設計事務所） 鳥取県米子市日久美町３４番地２ 鳥取県知事登録 第０８－８８８号 一級建築士事務所 管理建築士 一級建築士 第344020号（設備設計一級建築士 第4169号） 赤井 俊	年 月	2026.09	頁 02
		／	／	／	赤井	神原	細木	細木			図 番	M — 02	11 全

飲食棟 冷暖房機器リスト（改修後）

記 号	名 称	仕 様	参考電気容量			数量	設置場所
			φ	V	出 力 (kW)		
A C - 1	空冷ヒートポンプ式 パッケージエアコン	形 式	4 方向天井カセット形（1 1 2 形）、インバーター方式、耐塩害仕様	3 2 0 0	COMP	2. 1	4 屋上
		能 力	冷房：1 0. 0 kW、暖房：1 1. 2 kW		FAN (内)	0. 1 2	長江、西江、中江、
		付 属 品	ワイヤードリモコン、ロングライフフィルター、化粧パネル、ドレンアップ、		FAN (外)	0. 2 0	東江
			ワイドパネル(980×1360)、室外機用鋼製架台（3 0 0 H）、他付属品共				
		消費電力	冷房定格：2. 3 7 kW、暖房定格：2. 4 7 kW				
A C - 2	空冷ヒートポンプ式 パッケージエアコン	形 式	4 方向天井カセット形（1 1 2 形）、インバーター方式、耐塩害仕様	3 2 0 0	COMP	2. 1	4 屋上
		能 力	冷房：1 0. 0 kW、暖房：1 1. 2 kW		FAN (内)	0. 1 2	西山×2、中山、東山
		付 属 品	ワイヤードリモコン、ロングライフフィルター、化粧パネル、ドレンアップ、		FAN (外)	0. 2 0	
			ワイドパネル(980×1360)、室外機用鋼製架台（3 0 0 H）、他付属品共				
		消費電力	冷房定格：2. 3 7 kW、暖房定格：2. 4 7 kW				

改修後 凡例


記 号	名 称	摘 要
—— R ——	冷媒管（制御線共巻）	パッケージエアコン：冷媒配管用被覆断熱銅管（室内外制御線EM-EEF2. 0mm2-3 C、EM-1 E1. 6mm）
—— D ——	ドレン管	硬質塩化ビニル管（VP）
-----  -----	エアコン用リモコン線	EM-MEES0. 5mm2-2 C
	リモコンスイッチ	既設位置に設置、または2個用スイッチボックスにFL+1300H取付を基本とする

特記事項

- ・換算係数K i = 1. 8 以下、又は1 相あたりの入力電流が2 0 A 以下とする。
- ・エアコンはグリーン購入法適合品とする。
- ・パッケージエアコンの定格能力及び定格消費電力は、J I S B 8 6 1 6 に規定された定格条件による。
- ・図中の電気容量は機器を特定するものではなく、参考値とする。
- ・冷媒管の口径は製造者の標準仕様とする。なお、冷媒分岐継手等は付属とする。
- ・室外機の鋼製架台は溶融亜鉛メッキ仕上げとする。
- ・室外機に防振ゴムバット、屋上は防水保護のため支持材ブロックの下にゴムシートを取付けする。
- ・冷媒管、ドレン管、制御線は採用する採用メーカーの仕様に合わせること。
- ・屋外露出冷媒配管の保温外装はステンレス鋼板施工とする。
- ・図中の二次側電気工事の仕様は、製造者を特定しないものとし参考とする。
- ・作業の際は粉塵等に注意し、十分に養生を行うこと。


飲食棟 冷暖房機器リスト（撤去）

記 号	名 称	仕 様		電 気 容 量				数量	設置場所	
				φ	V	出 力 (kW)				
A C - 1	空冷ヒートポンプ式 パッケージエアコン	形 式	4方向天井カセット形、耐塩害仕様	(ダイキン：RYJ112KE)	3	200	COMP	3.0	4	屋上
		能 力	冷房能力：10.0kW、暖房能力：11.2kW		(ダイキン：FHYCJ112F)		FAN(内)	0.09		長江、西江、中江、東江
		付 属 品	化粧パネル、ワイヤードリモコン、室外機架台、他付属品共				FAN(外)	0.085+0.08		
		冷 媒 量	R-22、3.4kg							
		機器寸法	室内機：1230×840×280H (33kg)							
			室外機：830×320×1215H (96kg)							
A C - 2	空冷ヒートポンプ式 パッケージエアコン	形 式	4方向天井カセット形、耐塩害仕様	(ダイキン：RYJ90KE)	3	200	COMP	2.2	4	屋上
		能 力	冷房能力：9.0kW、暖房能力：10.0kW		(ダイキン：FHYCJ90F)		FAN(内)	0.09		西山×2、中山、東山
		付 属 品	化粧パネル、ワイヤードリモコン、室外機架台、他付属品共				FAN(外)	0.085+0.08		
		冷 媒 量	R-22、3.3kg							
		機器寸法	室内機：1230×840×280H (33kg)							
			室外機：830×320×1215H (86kg)							
【特記事項】										
※エアコンの冷媒ガスは関係法令に従い、適切に処分すること。										

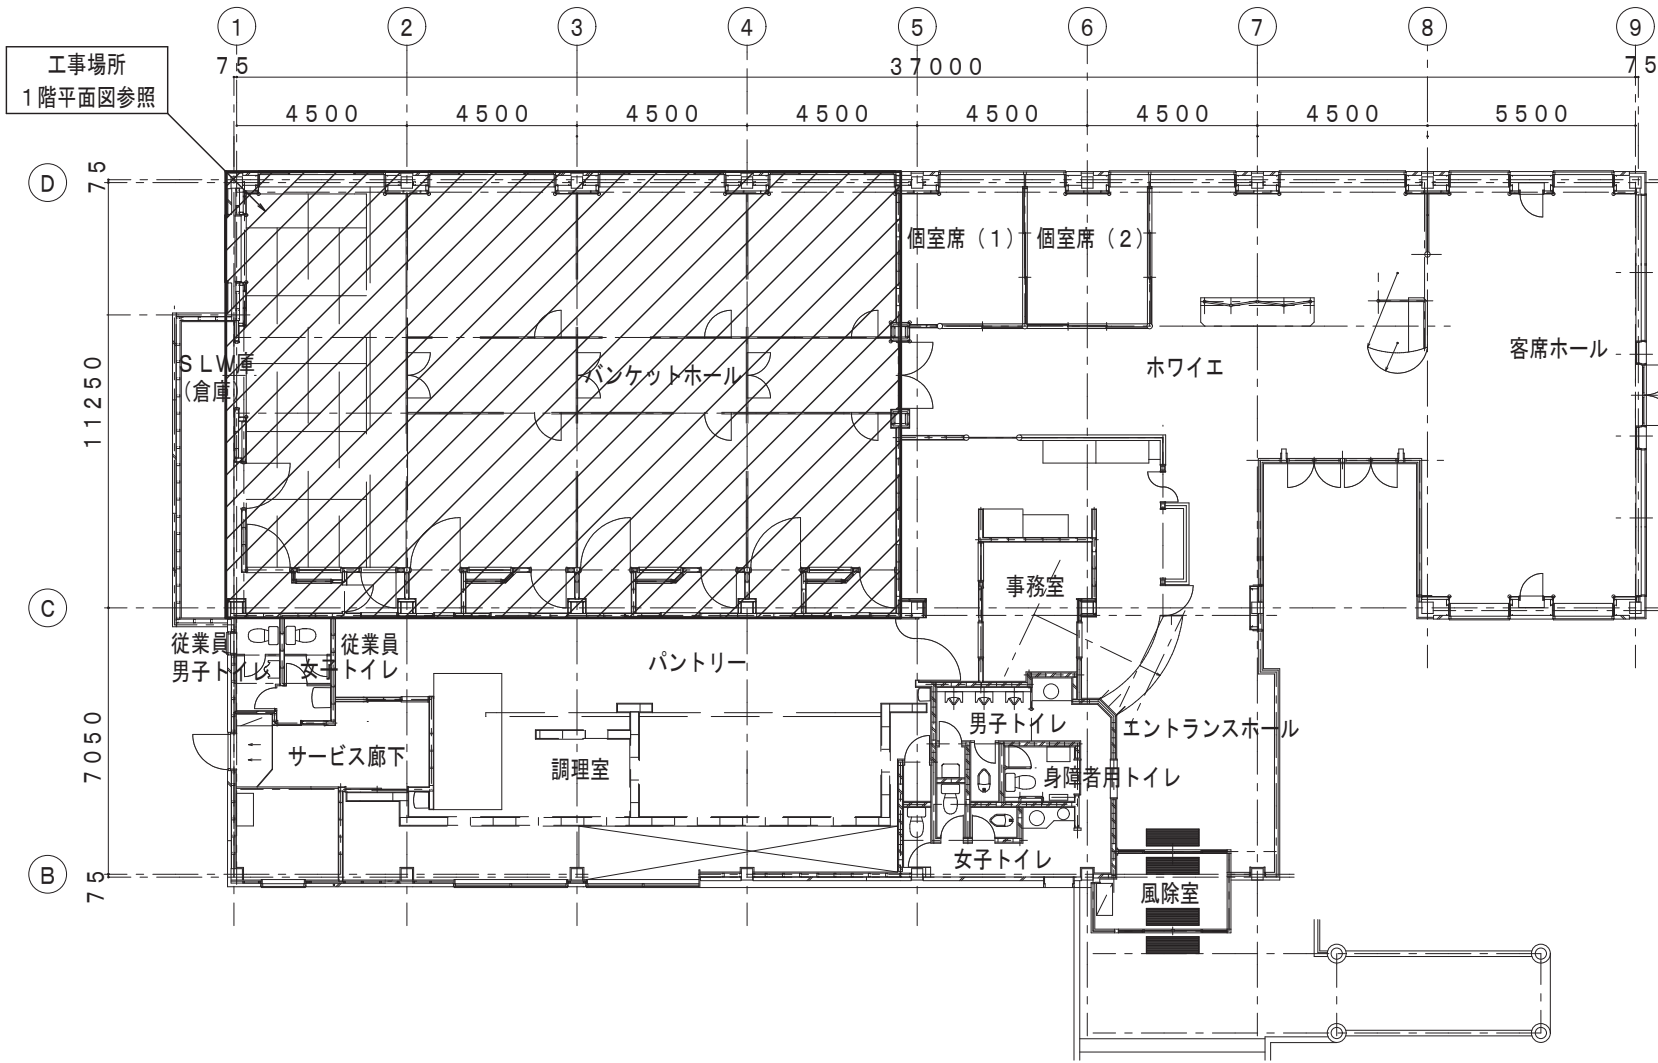

飲食棟 平面図 S= 1 / 200



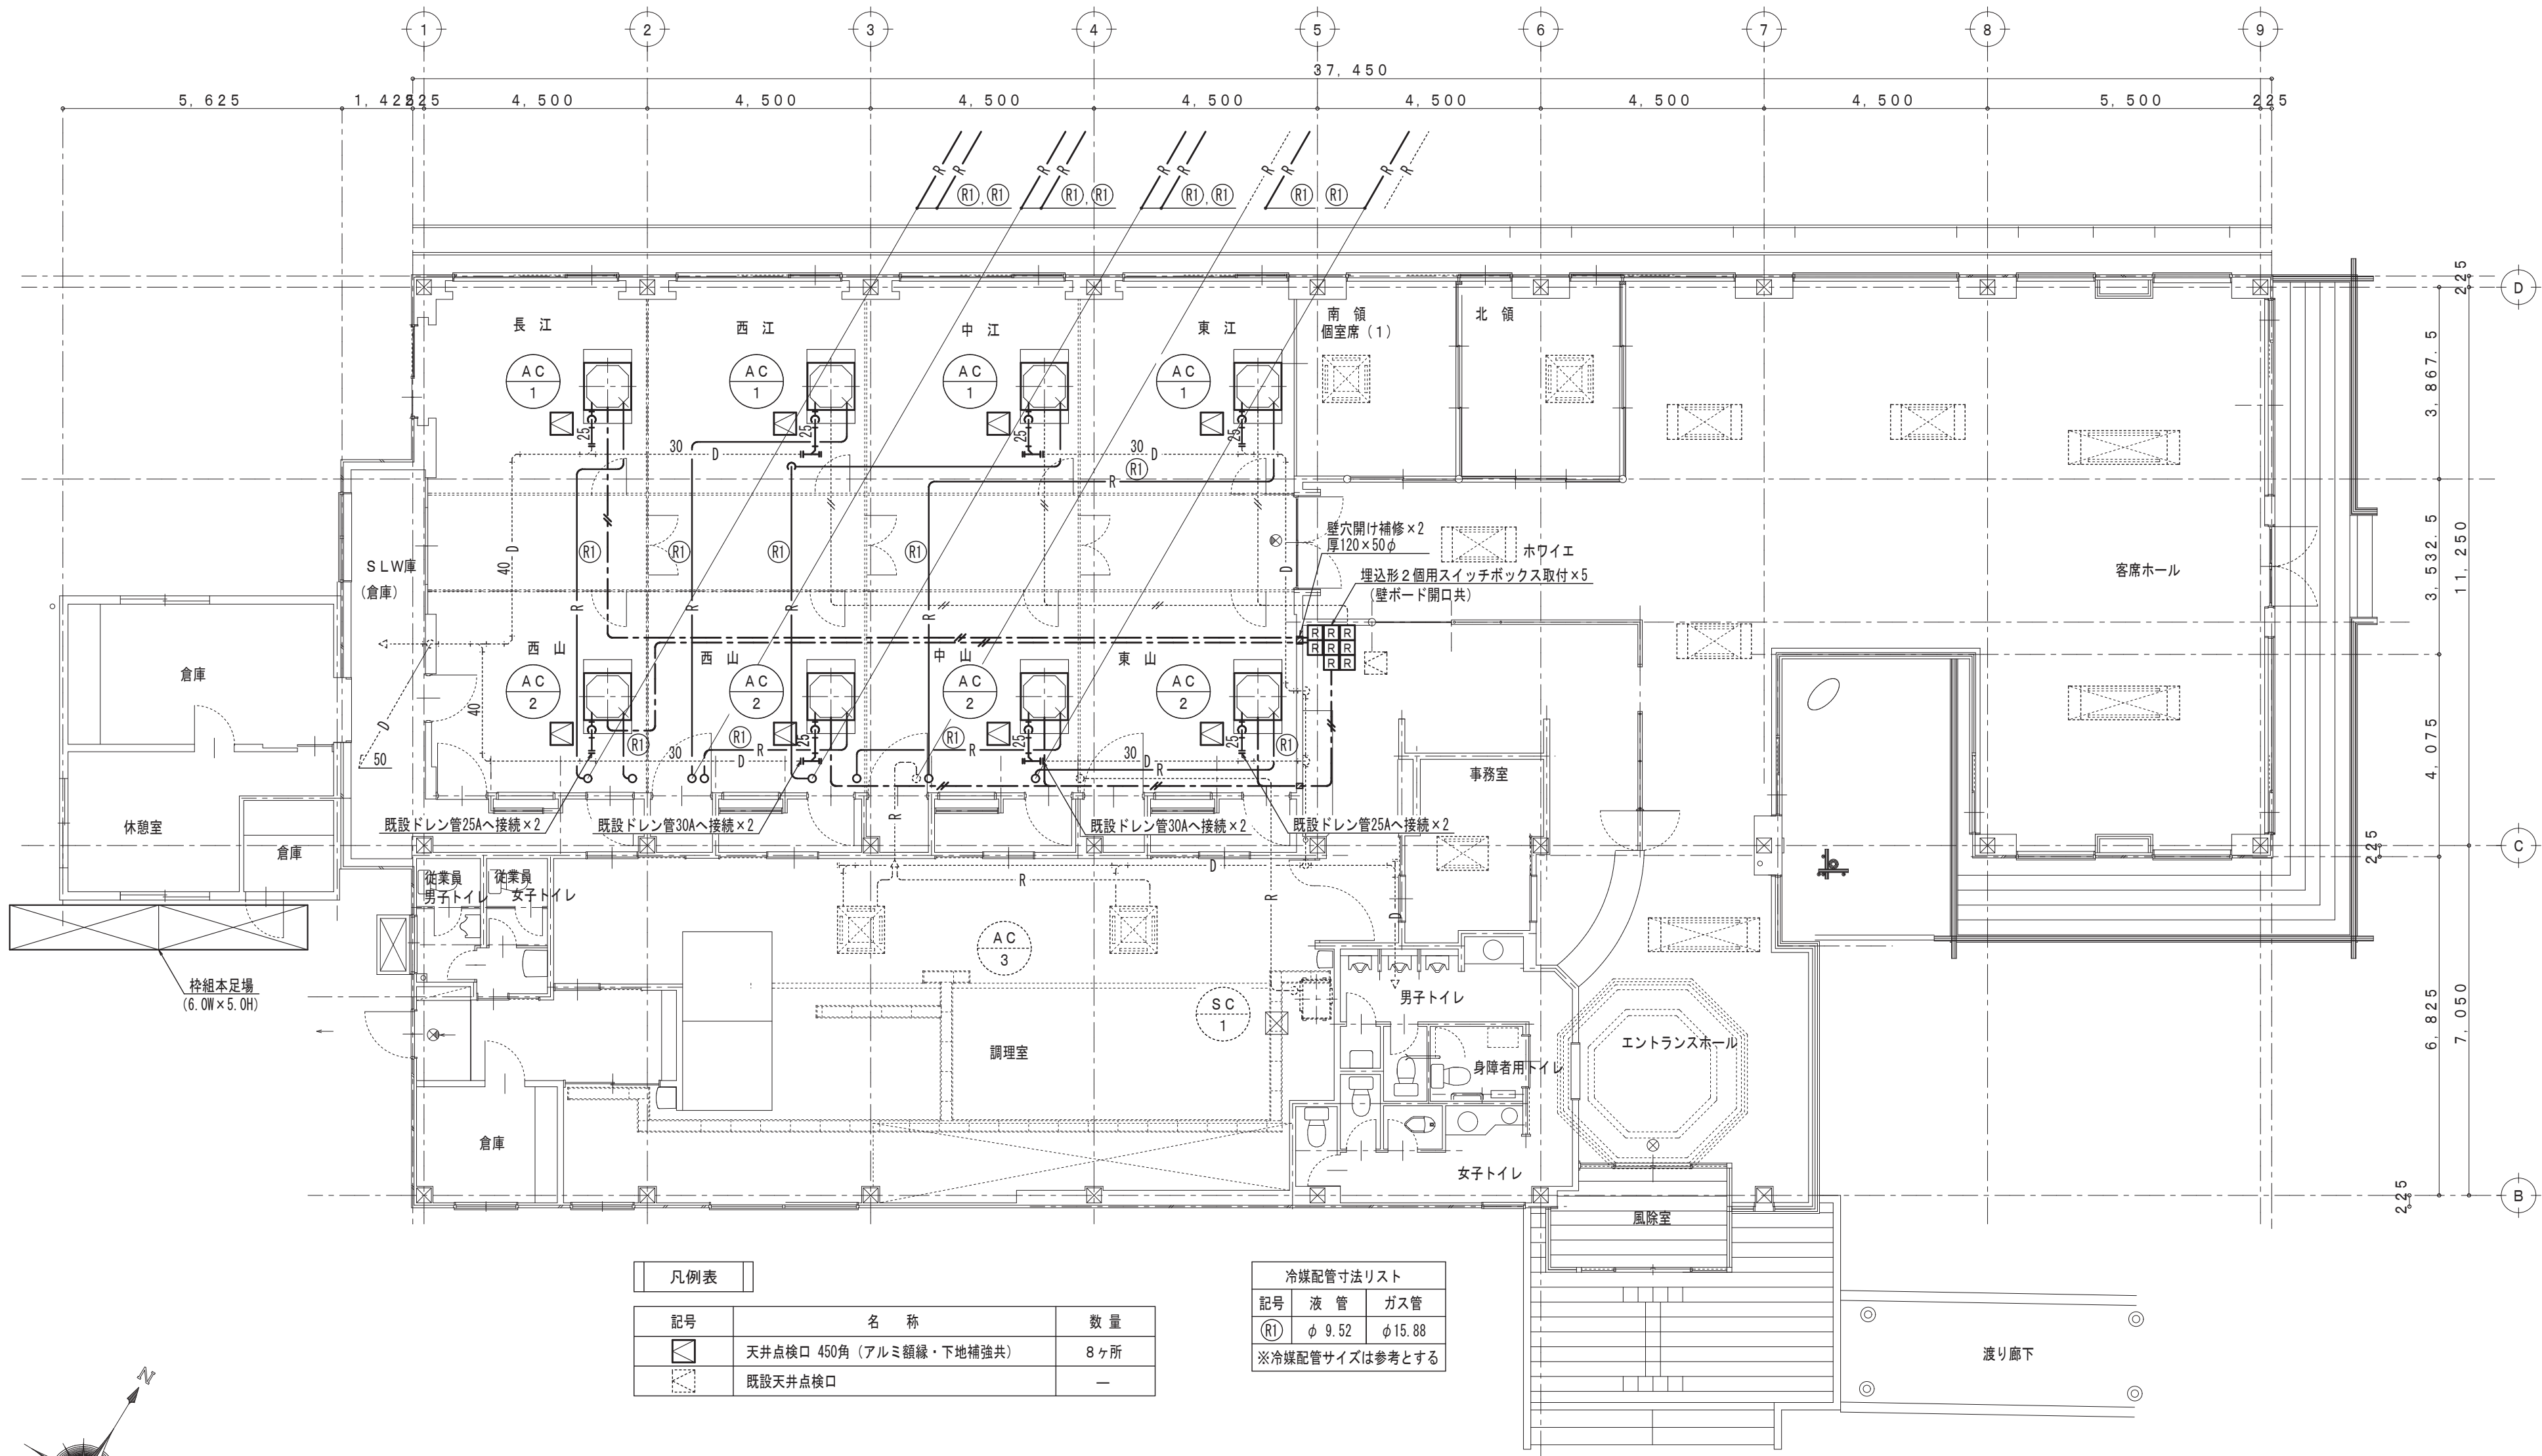


凡例表		
記号	名 称	数 量
	天井点検口 450角 (アルミ縁縁・下地補強共)	8ヶ所
	既設天井点検口	—

冷暖配管寸法リスト		
記号	液 管	ガス管
(R1)	φ 9.52	φ 15.88
※冷暖配管サイズは参考とする		

冷暖房設備 改修後 1階平面図 S = 1 / 100

特記事項

- 部は更新機器・配管、配線を示す。
- 部は既設機器・配管、配線を示す。
- ドレン管は管内清掃を行い、管頂部に掃除口が無いところは取付けを行う。
- 天井内の冷暖配管更新工事は、養生合板道板を使用して作業を行う。

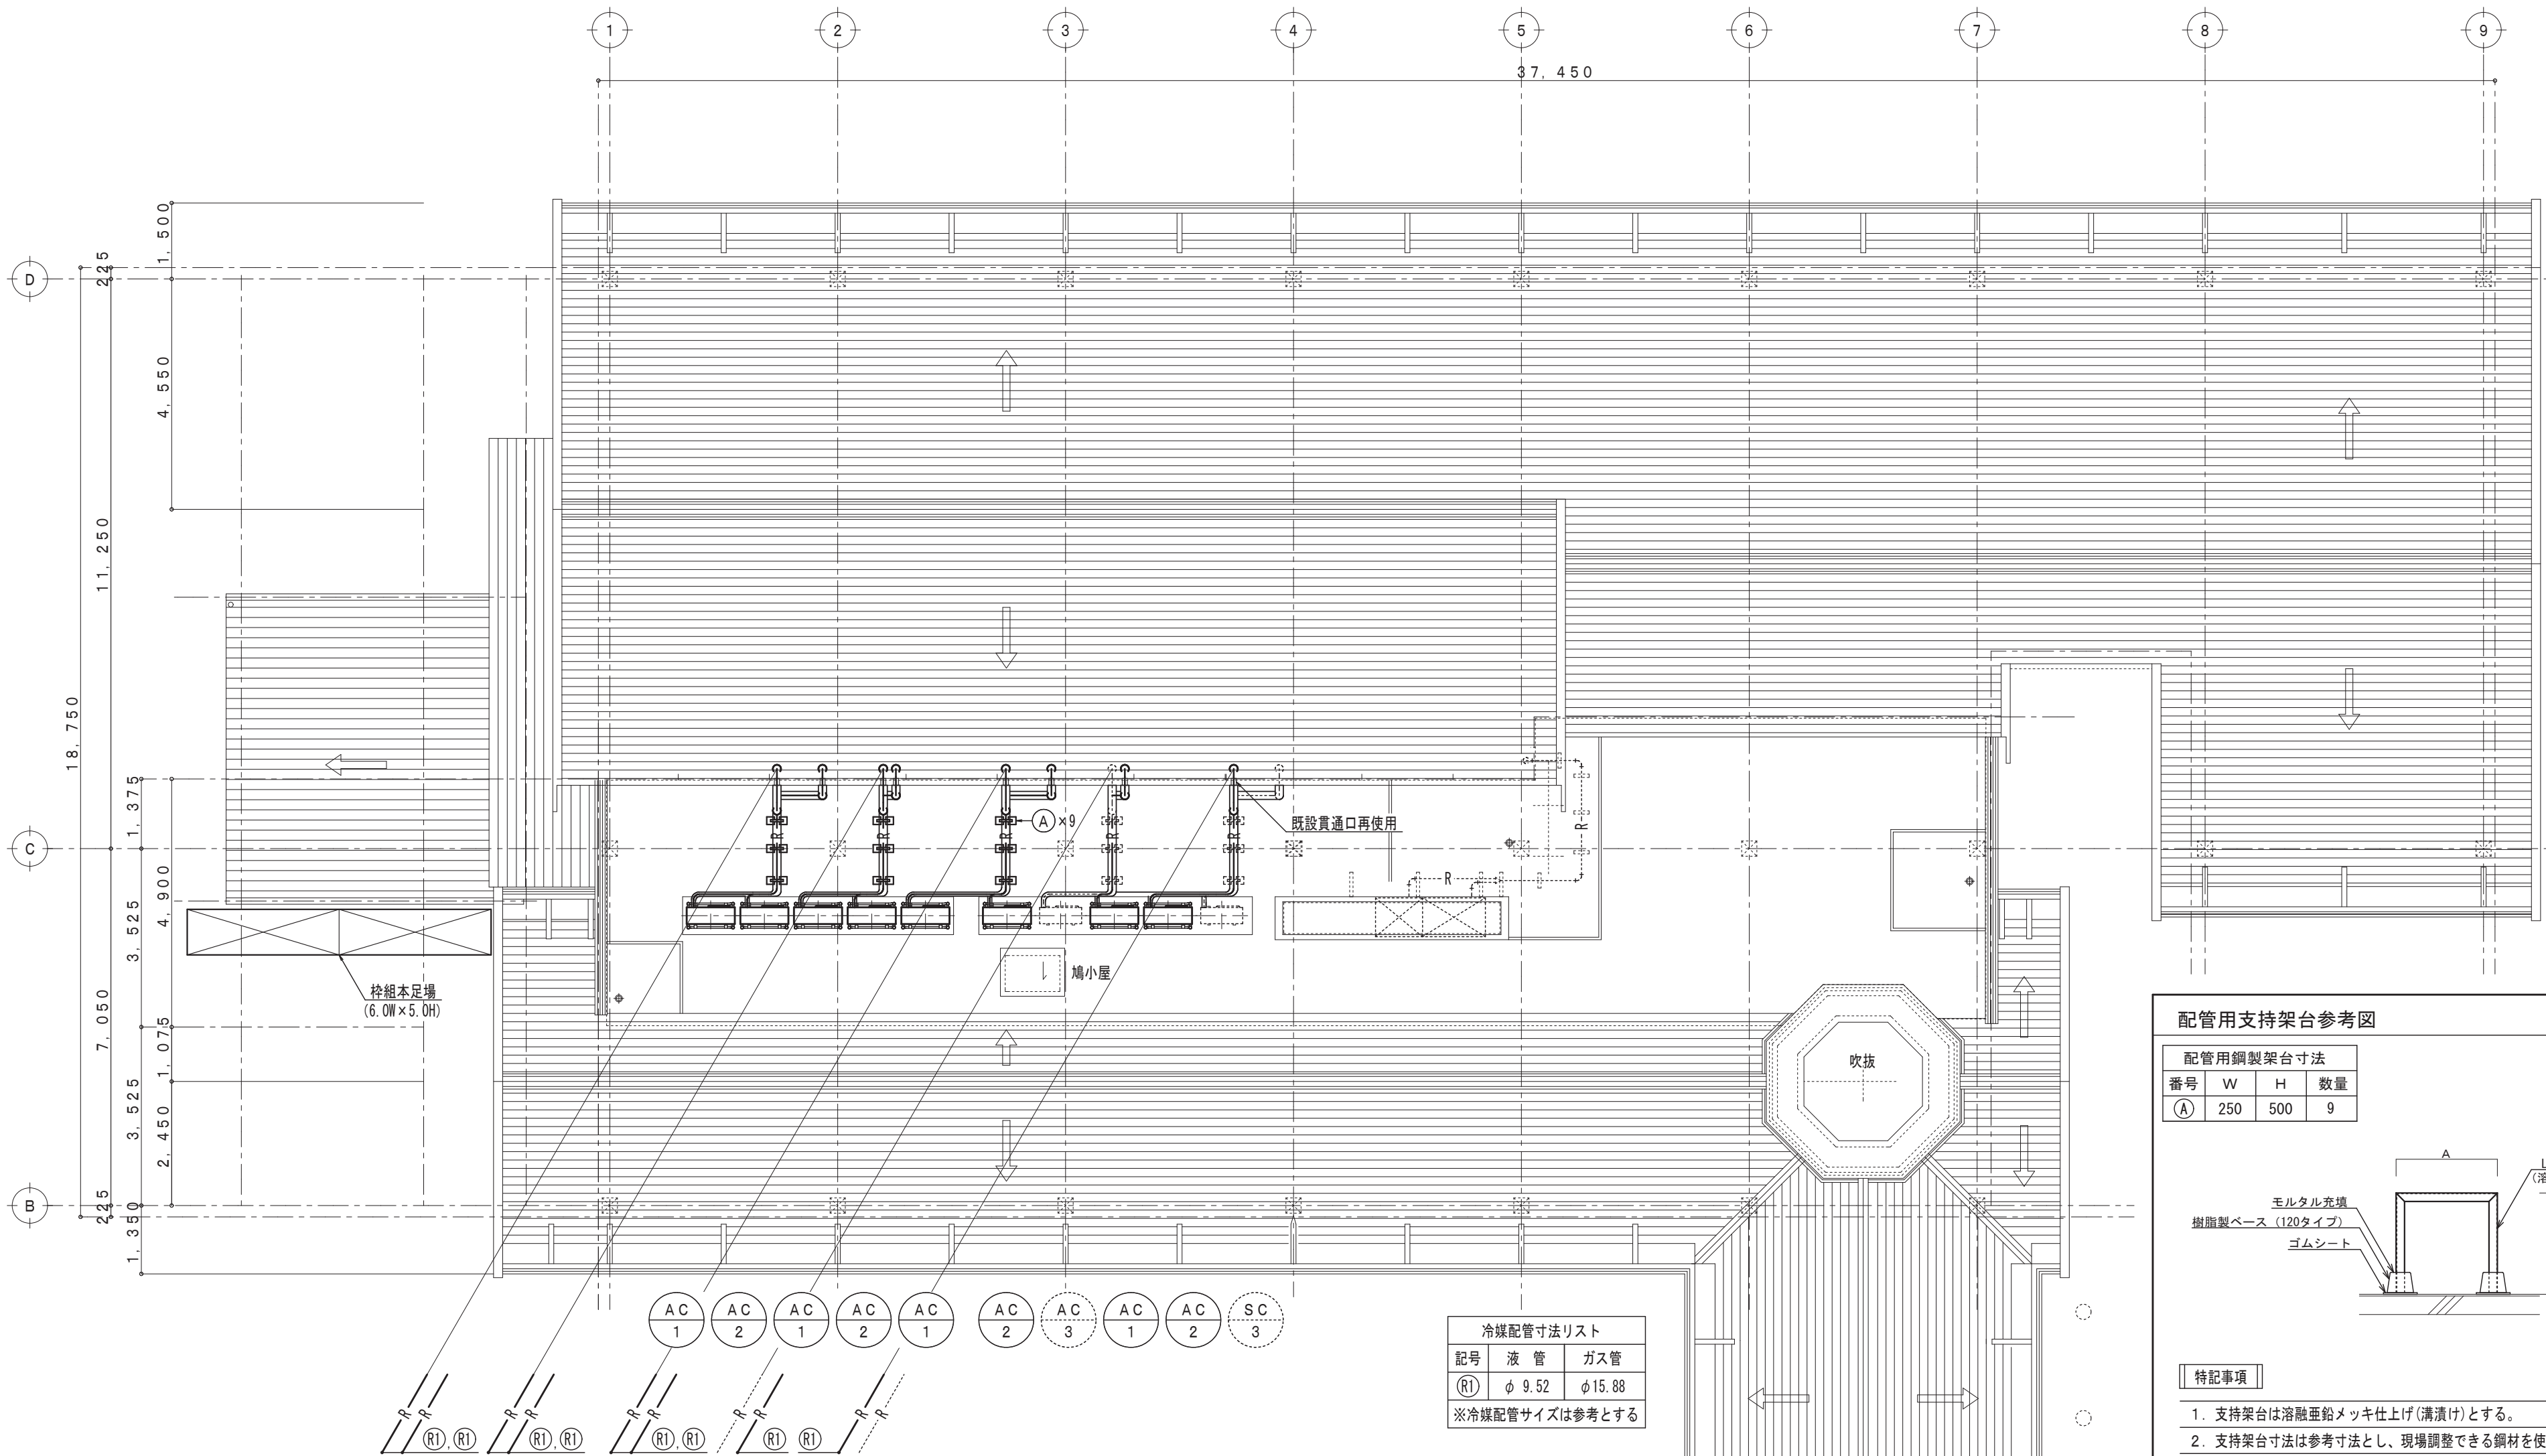


冷媒配管寸法リスト		
記号	液管	ガス管
(R1)	φ 9.52	φ 15.88

※冷媒配管サイズは参考とする

配管用支持架台参考図

配管用鋼製架台寸法			
番号	W	H	数量
(A)	250	500	9

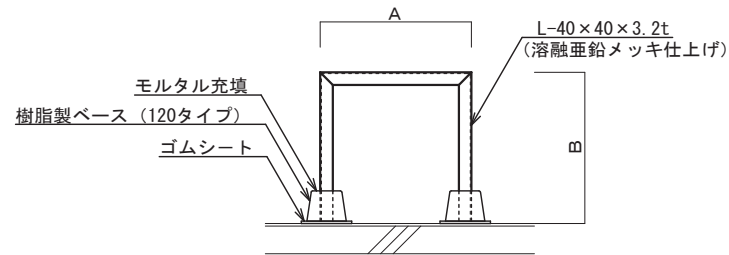

特記事項

- 支持架台は溶融亜鉛メッキ仕上げ(溝潰け)とする。
- 支持架台寸法は参考寸法とし、現場調整できる鋼材を使用する。

冷暖房設備 改修後 屋上平面図 S = 1 / 100

特記事項

- 部は更新機器・配管を示す。
- 部は既設機器・配管を示す。
- 部は冷媒管外装保温材更新を示す。
- 室外機の搬入・搬出はラフレーンクレーン 16 t を使用する。

工事名
燕趙園飲食棟客室エアコン更新工事

図名
冷暖房設備 改修後 屋上平面図


縮尺	管理建築士	査図	担当	作図	作図
1 / 100	赤井	神原	細木	細木	




株式会社 ティビエム (ティビエム環境設備設計事務所)
鳥取県米子市目久美町 34 番地 2
鳥取県知事登録 第 08-888 号 一級建築士事務所
管理建築士 一級建築士 第 344020 号 (設備設計一級建築士 第 4169 号) 赤井 優

年月 2026. 09
図番 M 07

鳥取県
令和 8 年度
J2600267
中部環境建築
局

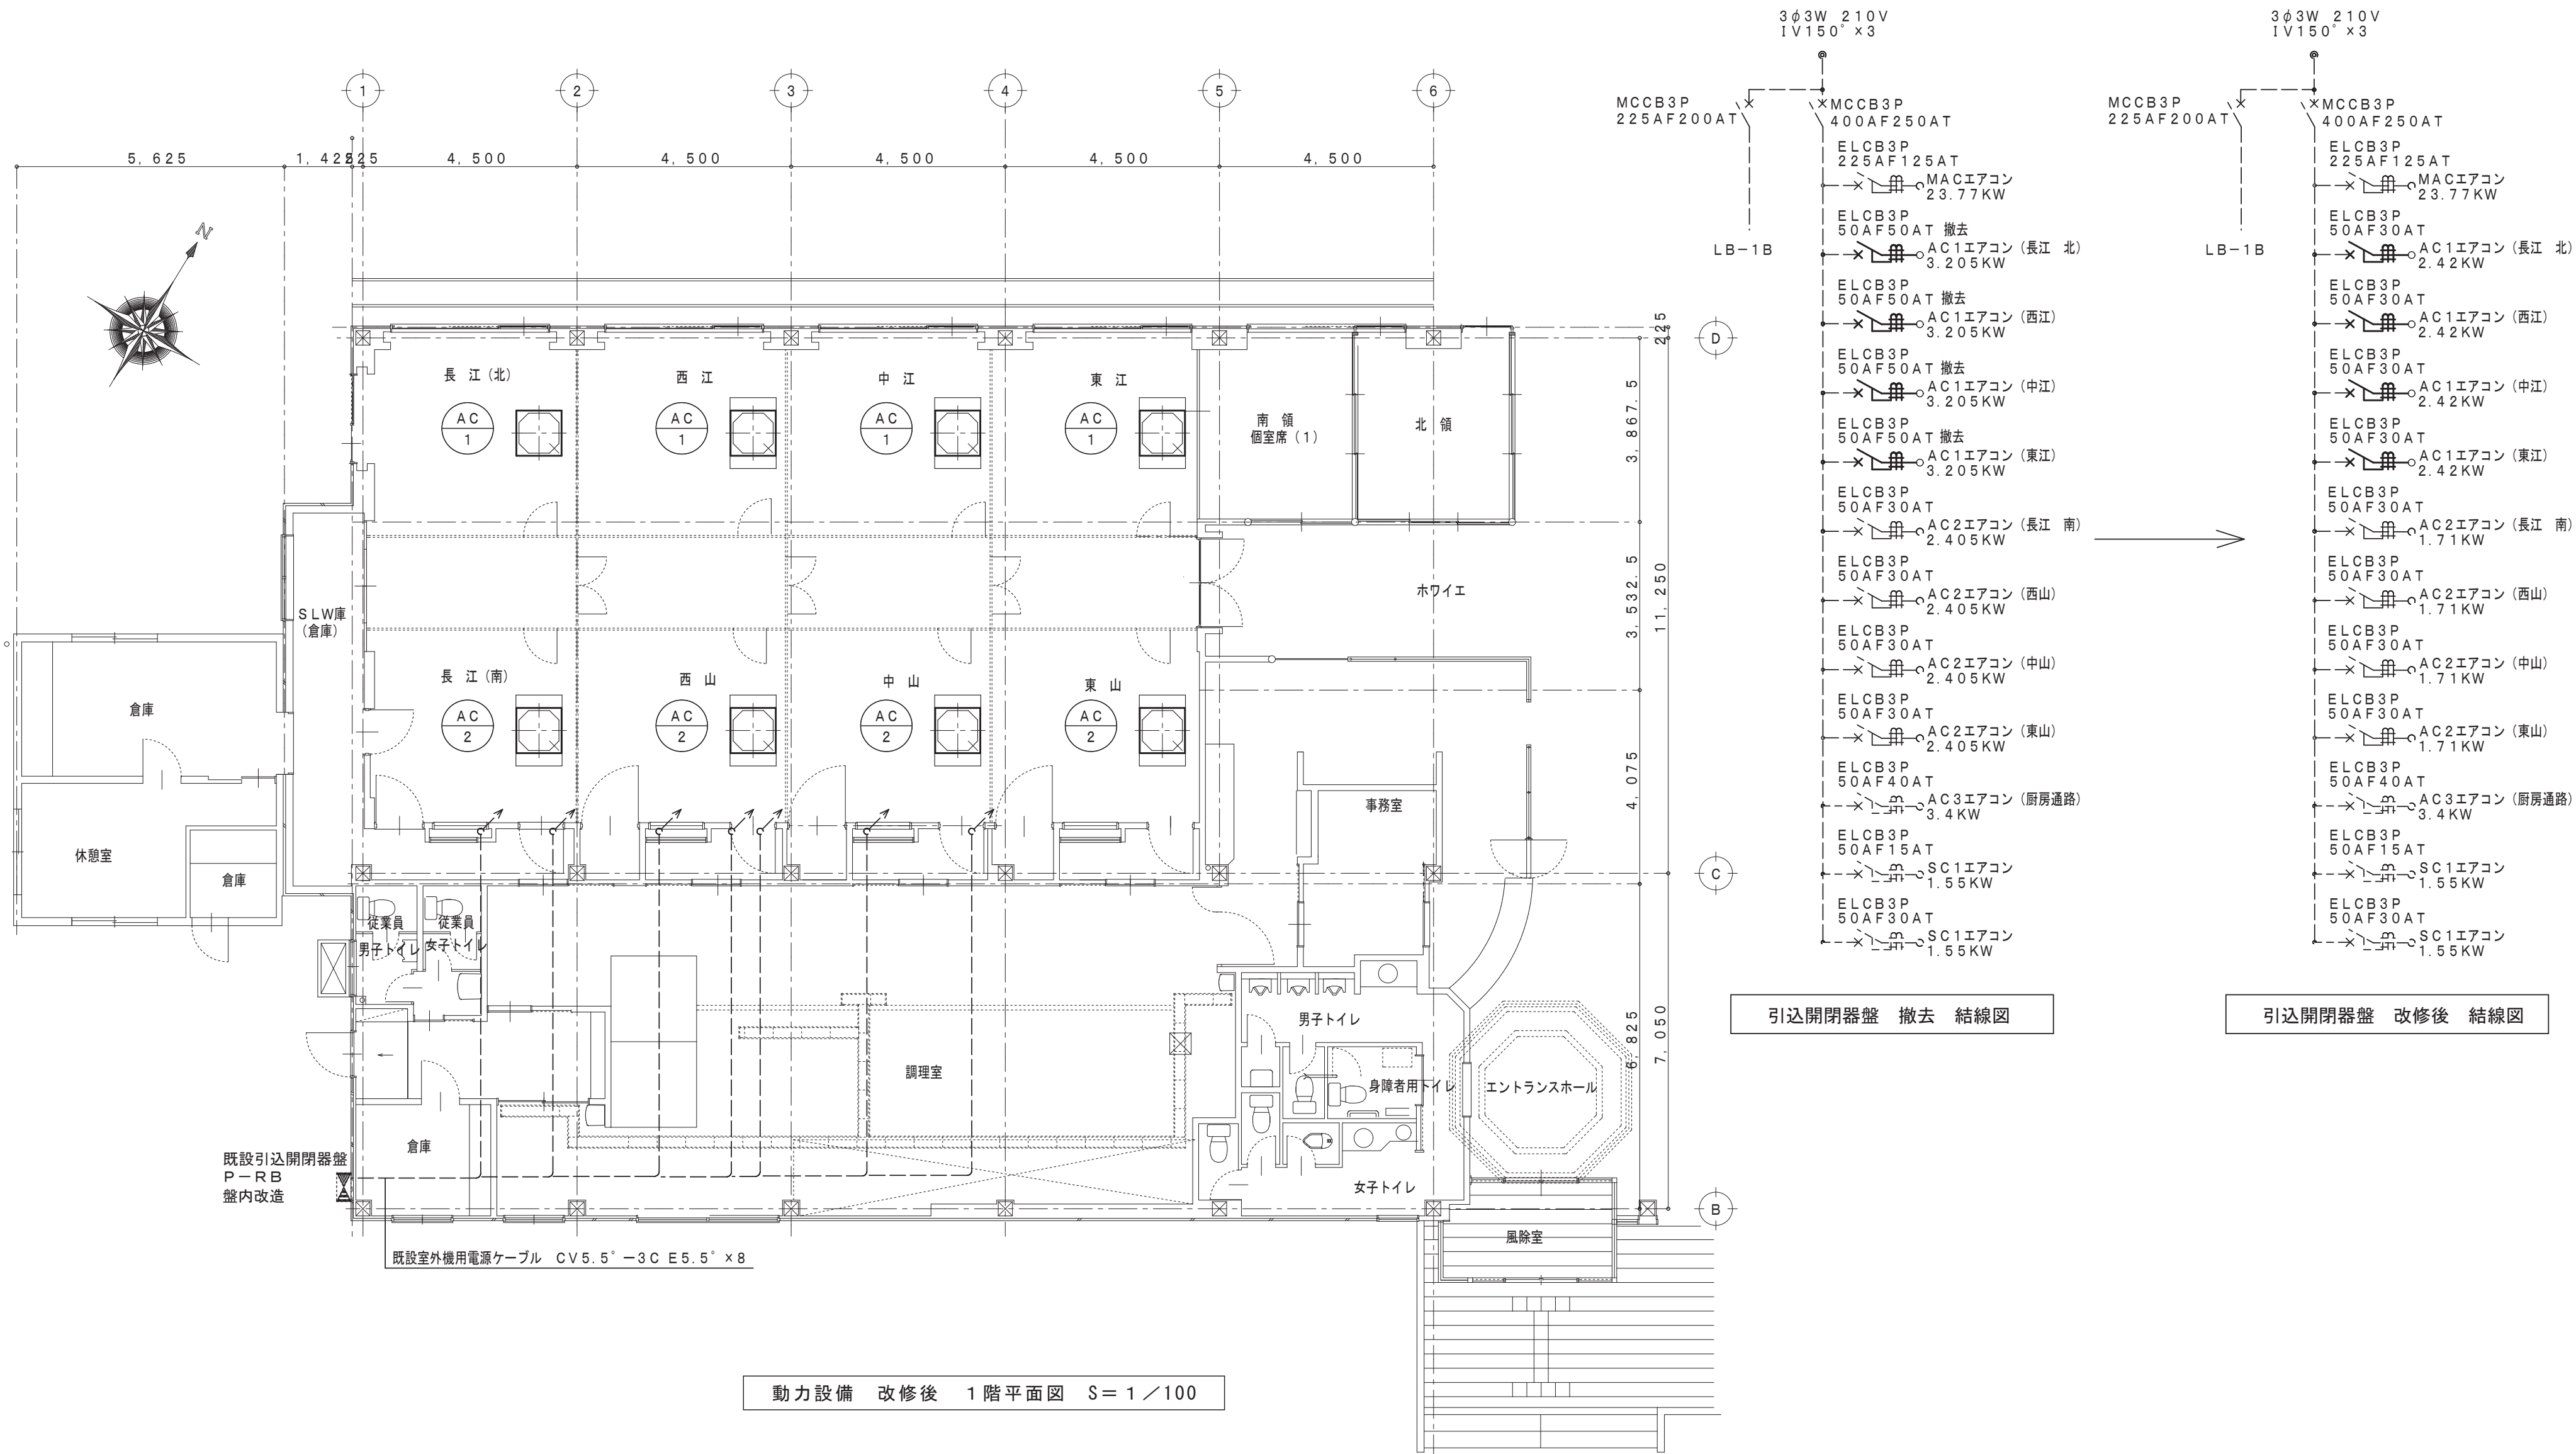

工事名 燕趙園飲食棟客室エアコン更新工事	図名 動力設備 改修後 1階平面図 引込開閉器盤 撤去 改修後 結線図	縮尺 1/100	管理建築士 赤井	査図 神原	担当 内藤	作図 内藤	作図		TBM 株式会社 ティビーエム (ティビーエム環境設備設計事務所) 鳥取県米子市目久美町34番地2 鳥取県知事登録 第08-888号 一級建築士事務所 管理建築士 一級建築士 第344020号 (設備設計一級建築士 第4169号) 赤井 優	年月 2026.09 図番 M-08	頁 08 11 全
--	---	--------------------------------	--------------------------------	-----------------------------	-----------------------------	-----------------------------	---------------------------	-------------------------	--	--	---

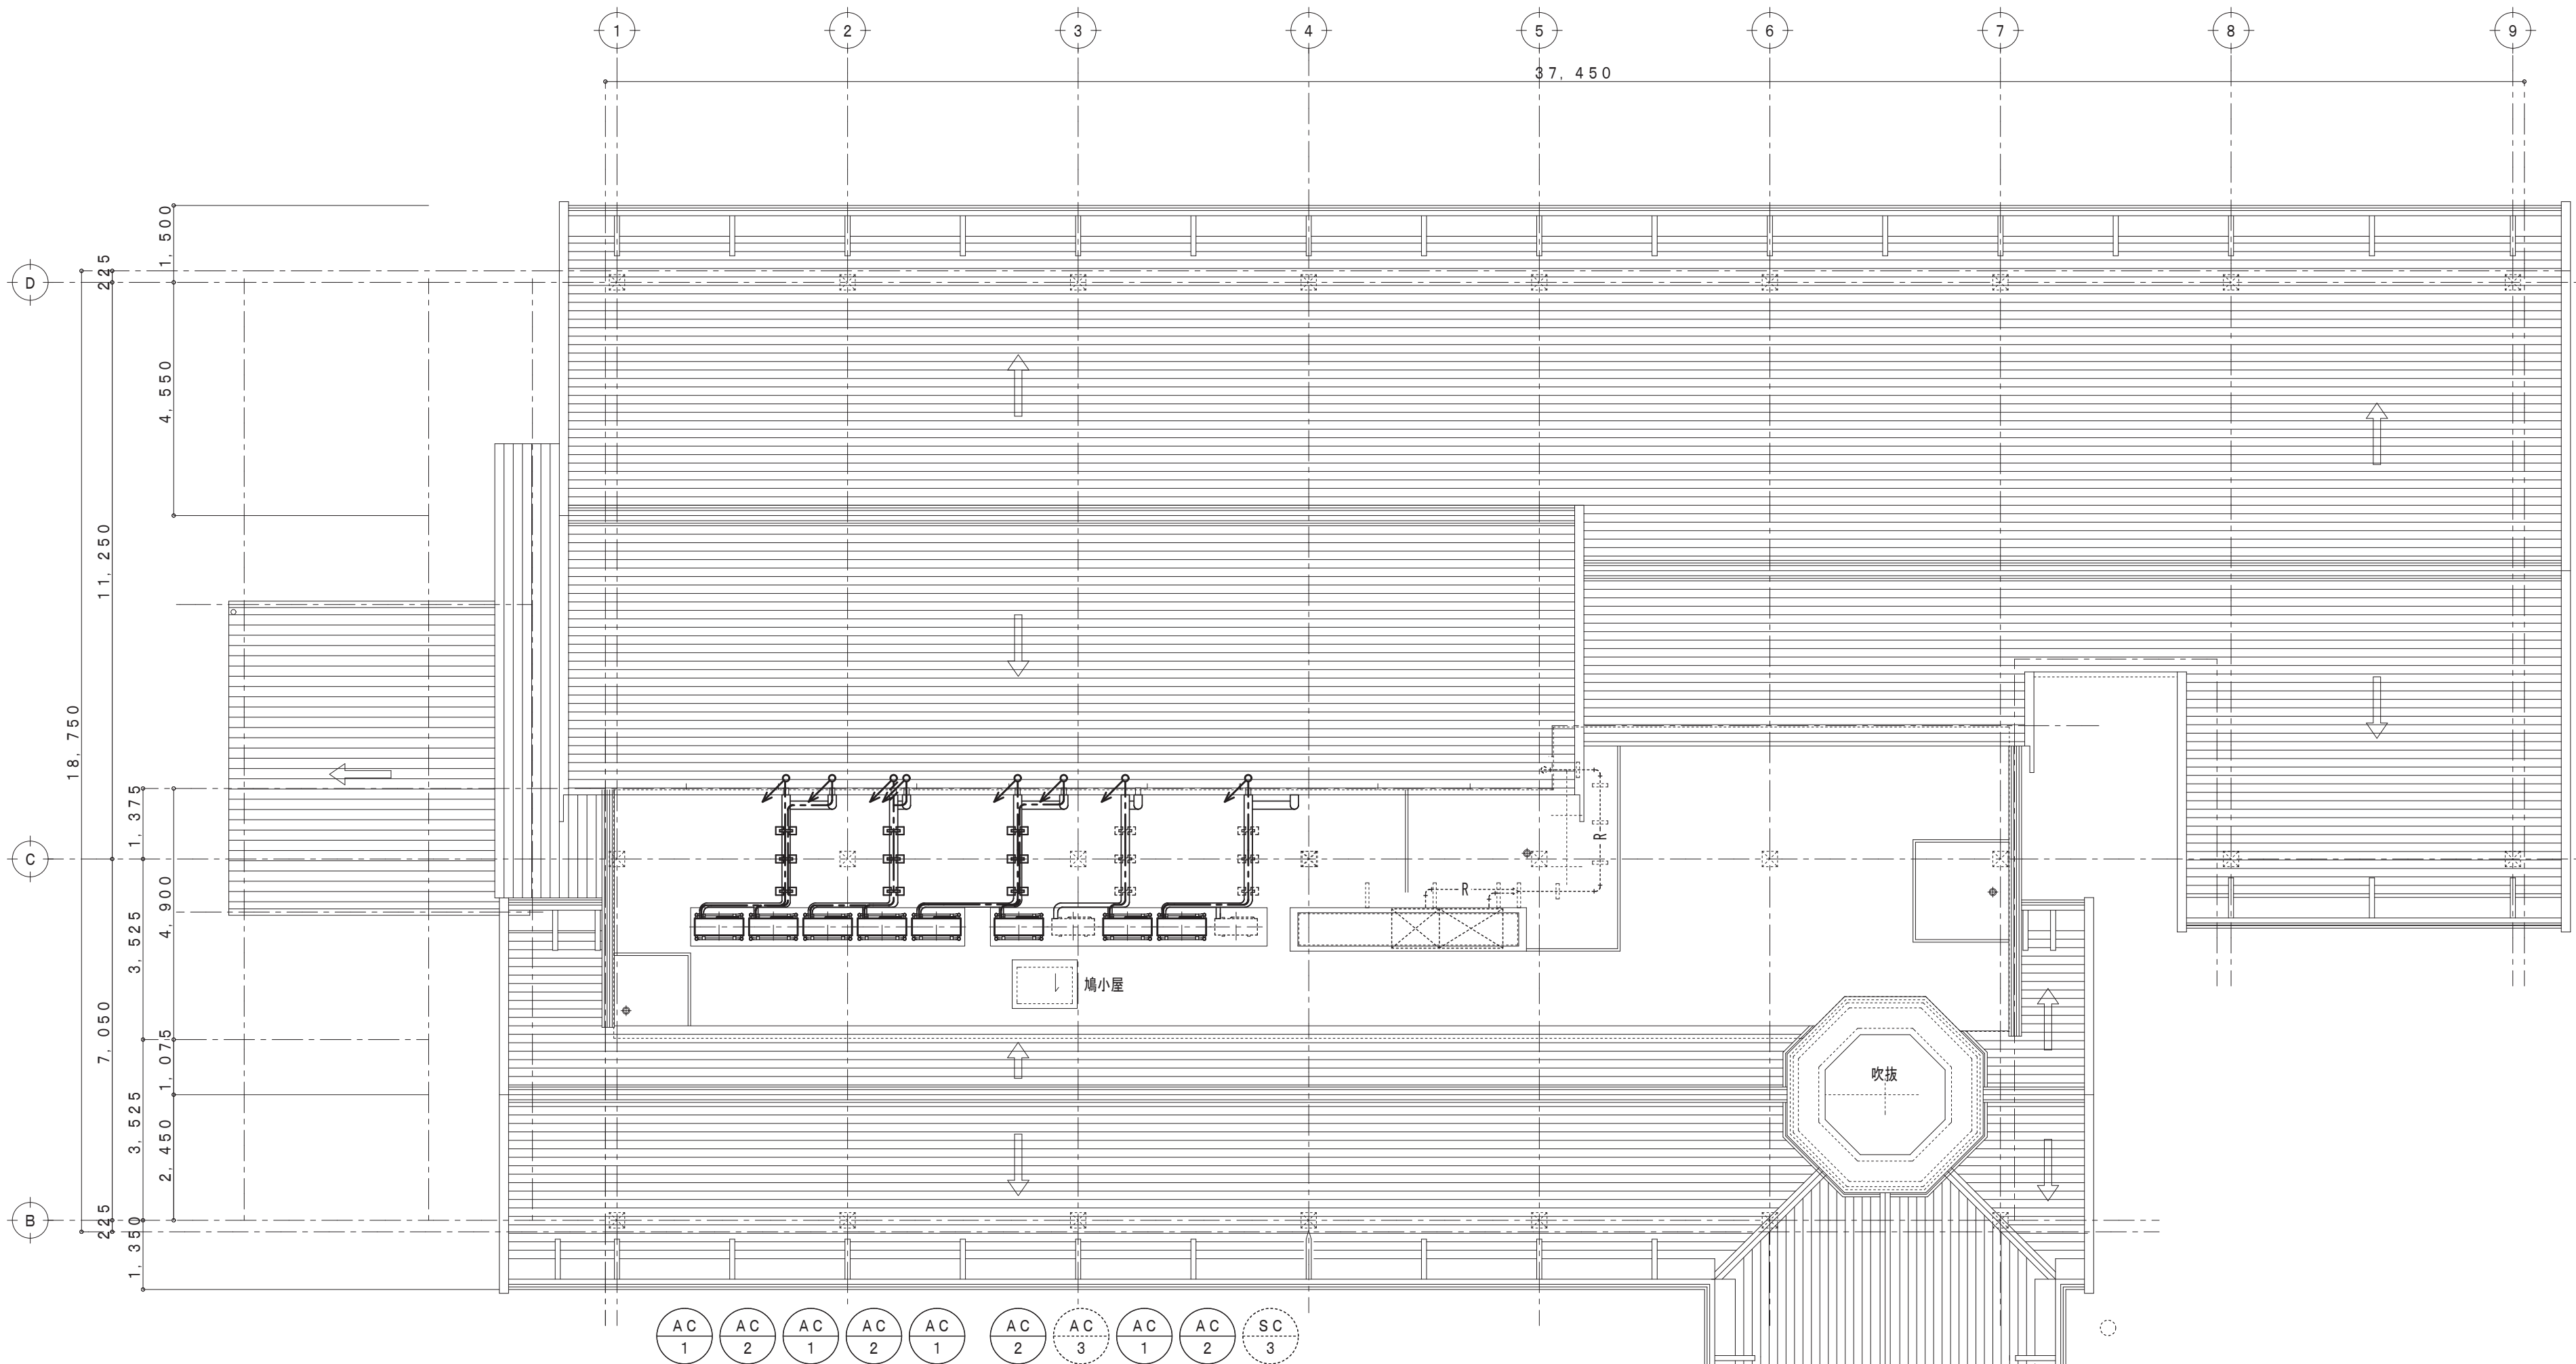


室外機AC1 既設ケーブルCV5.5°-3C E5.5° 冷媒管と共巻
室外機AC2 既設ケーブルCV5.5°-3C E5.5° 冷媒管と共巻

動力設備 改修後 屋上平面図 S=1/100

鳥取県
令和8年度
J2600267
中部環境建築
局

工事名 燕趙園飲食棟客室エアコン更新工事	図名 動力設備 改修後 屋上平面図	縮尺		管理建築士	査図	担当	作図	作図	TBM 株式会社 ティビーエム (ティビーエム環境設備設計事務所) 鳥取県米子市目久美町34番地2 鳥取県知事登録 第08-888号 一級建築士事務所 管理建築士 一級建築士 第344020号 (設備設計一級建築士 第4169号) 赤井 優	年月 2026.09	頁 09
		1/100		赤井	神原	内藤	内藤			図番 M-09	11 全

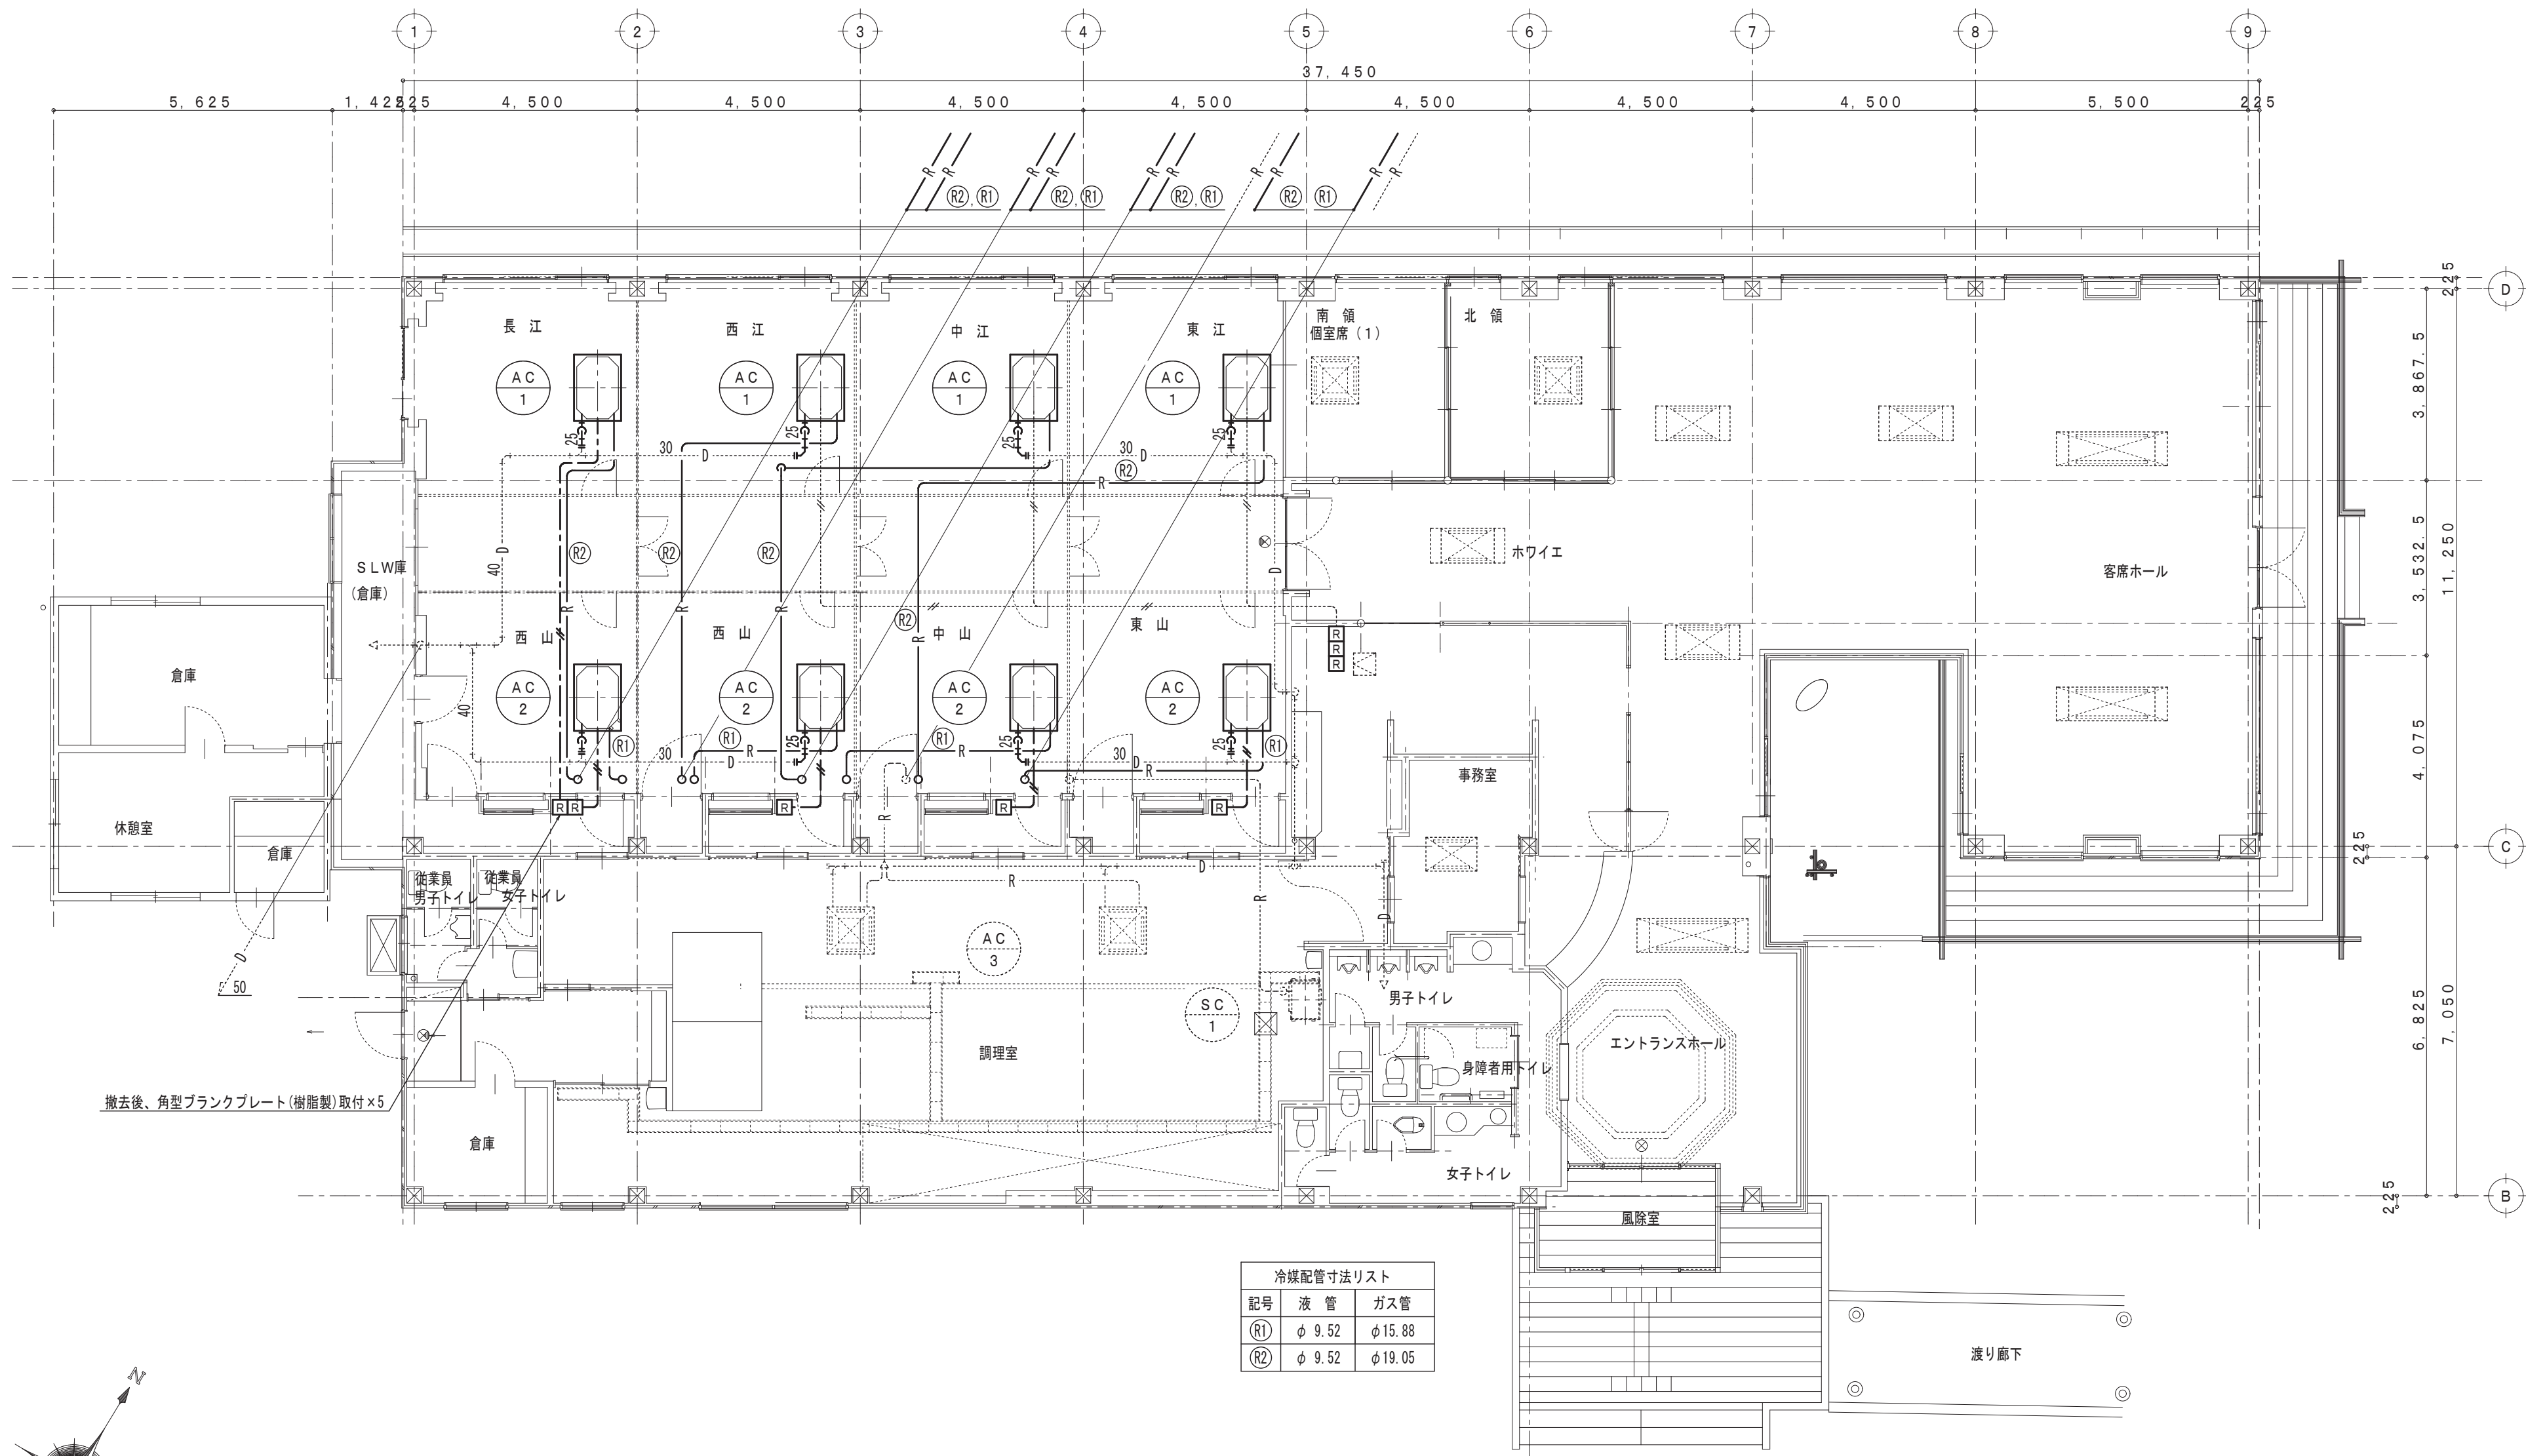

冷暖房設備 撤去 1階平面図 S=1/100

特記事項

- 部は撤去機器・配管、配線を示す。撤去が困難な場所は監督員と協議の上決定する。
- 部は既設機器・配管、配線を示す。

